


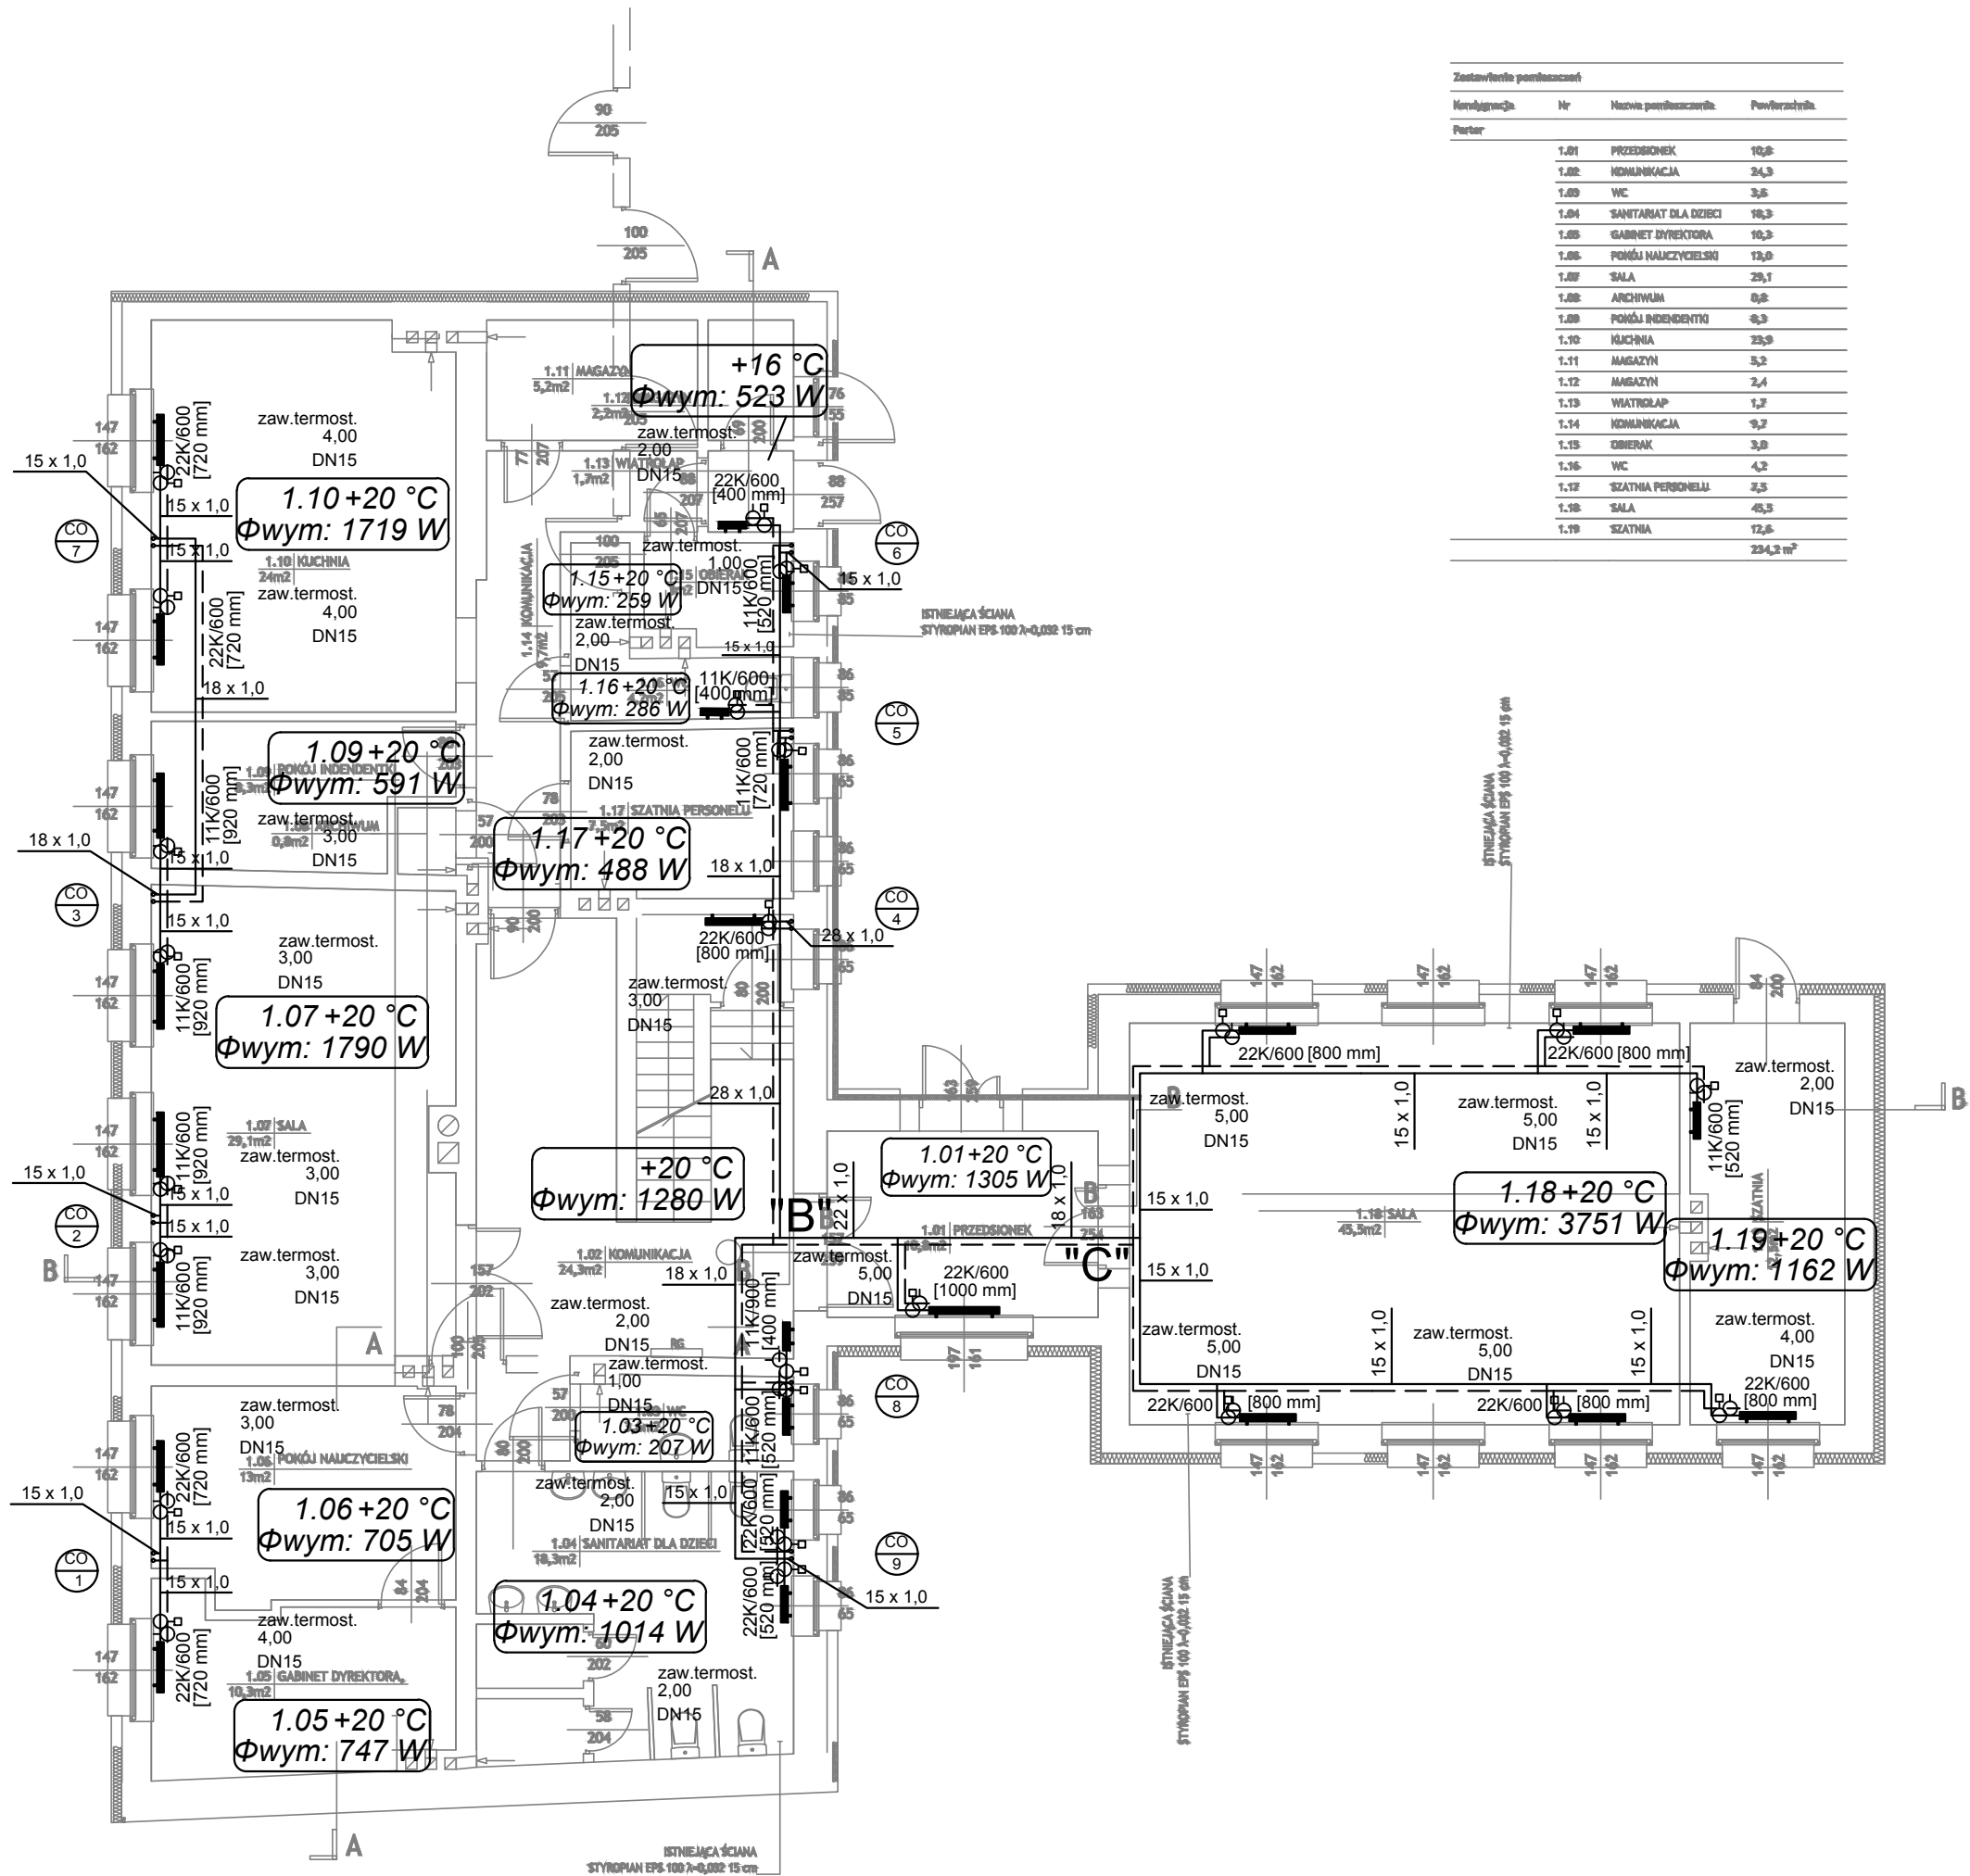

ORIENTACJA:

UWAGI:

1. Rysunek należy rozpatrywać równolegle z opisem technicznym i projektami branżowymi;

2. W zakresie nieokreślonym w dokumentacji projektowej obowiązują:

- Prawo Budowlane oraz obowiązujące "warunki techniczne", ustawy i rozporządzenia;
- Warunki Techniczne Wykonania i Odbioru Robót Budowlanych (wg ITB);
- obowiązujące Normy (wg P.K.N.);
- instrukcje i wytyczne producentów i dostawców materiałów budowlanych i instalacyjnych;

3. Przed przystąpieniem do realizacji, w fazie wykonawczej, wszystkie wymiary należy sprawdzić na budowie;

LEGENDA:

ZASILANIE C.O.

POWRÓT C.O.

Ø20

ŚREDNICA PRZEWODU

22K/600
1000 mm

SYMBOL GRZEJNIKA
TYP/WYSOKOŚĆ [DŁUGOŚĆ]

INWENTARYZACJA ZOSTAŁA OPRACOWANA W ZAKRESIE
NIEZBĘDNYM DO WYKONANIA ROBÓT BUDOWLANYCH

Inwestprojekt Poznań Sp. z o.o.

ul. Klemensa Janickiego 20b, 60-542 Poznań

temat:

Modernizacja instalacji centralnego ogrzewania w ramach zadania "Termomodernizacja budynku użyteczności publicznej wraz z montażem instalacji fotowoltaicznej - Budynek Przedszkola w Baniach"

obiekt:

Przedszkole w Baniach

Pocztowa 3, 74-110 Banie woj. zachodniopom., powiat gryfiński, gmina Banie dz.nr ewid. 290, 289/1, 291, 301 obręb 15, jedn. ewid. 320601_2

inwestor:

Gmina Banie

ul. Skośna 6, 74-110 Banie

data:

06.2018

Projektant:

mgr inż. Paweł Ochrymowicz

MAP/0442/PWOS/10

Sprawdzający:

mgr inż. Anna Kufel

MAP/0247/PWOS/12

Opracował:

mgr inż. Magdalena Ochrymowicz

tytuł rysunku:

Instalacja centralnego ogrzewania.
Rzut parteru.

skala:
1:100

część rys.:

branża:

faza projektu:

numer rysunku:

1/1

Sanitarna

PROJEKT WYKONAWCZY

S-02

Projekt chroniony prawami autorskimi - Dz.U. 1994 Nr 24 poz. 83; Wszelkie prawa zastrzeżone / All rights reserved. Powielanie, rozpowszechnianie, wykorzystywanie, wpraszanie zmiat bez zgody posiadacza praw autorskich jest zabronione!

Prawa Autorskie dla / Copyright by:

Centrum Projektu EKO-INVEST Sp. z o.o.